

旧車力保育所解体工事
取りこわし特記仕様書（電気設備）

I. 工事概要

1. 工事場所
- 取りこわし特記仕様書（建築工事）による。
2. 敷地面積
- 取りこわし特記仕様書（建築工事）による。
3. 工事種目
- 1）庁舎
- 電気設備
- 取りこわし一式

II. 工事仕様

1. 共通仕様

取りこわし特記仕様書（建築工事）による。

2. 特記仕様（●印のものを適用し、○印のものは適用しない）

（1）一般共通事項

- 発生材の種類、処理等は現場説明書による。
- 分析調査
- 有り
- 微量PCB含有調査（）
- 石棉含有調査（）
-
- 無し（解体共通仕様書による「施工調査」の結果、分析調査の必要が生じた場合は監督職員と協議すること。）

（2）取りこわし内容

- 図示された機器類、配管配線、ケーブルの解体を行う。（地下埋設物、埋設配管を含む）
- 下記の廃棄物等及び機器類は内外装材の解体前に取外し又は回収する。
これ以外の配管配線、機器類はコンクリート及び内外装材と同時に解体してよい。

1）廃棄物等（「施工調査」の結果、●印以外の廃棄物等が確認された場合は監督職員と協議すること。）

再資源化を図るもの

- 小型二次電池
- 蛍光灯及びHIDランプ（水銀リサイクル共）
-

特別管理産業廃棄物

- 石棉含有材（○）
- PCB含有機器（○蛍光灯安定器○変圧器○）
- 廃油（○）
- 廃アルカリ（○アルカリ蓄電池○）

特殊な建設副産物

- イオン化式感知器
- 六ふっ化硫黄（SF6）ガス（○ガス絶縁開閉器○）

2）機器類

- 受変電盤
- 直流電源装置
- 発電装置
-

K@N 建築デザイン事務所

事務所登録番号 第564号

一級建築士登録番号123056号 今 信次

〒037-0044 青森県五所川原市字元町47-6 TEL 0173 (34) 4505

承認設計担当

縮尺

設計年月日

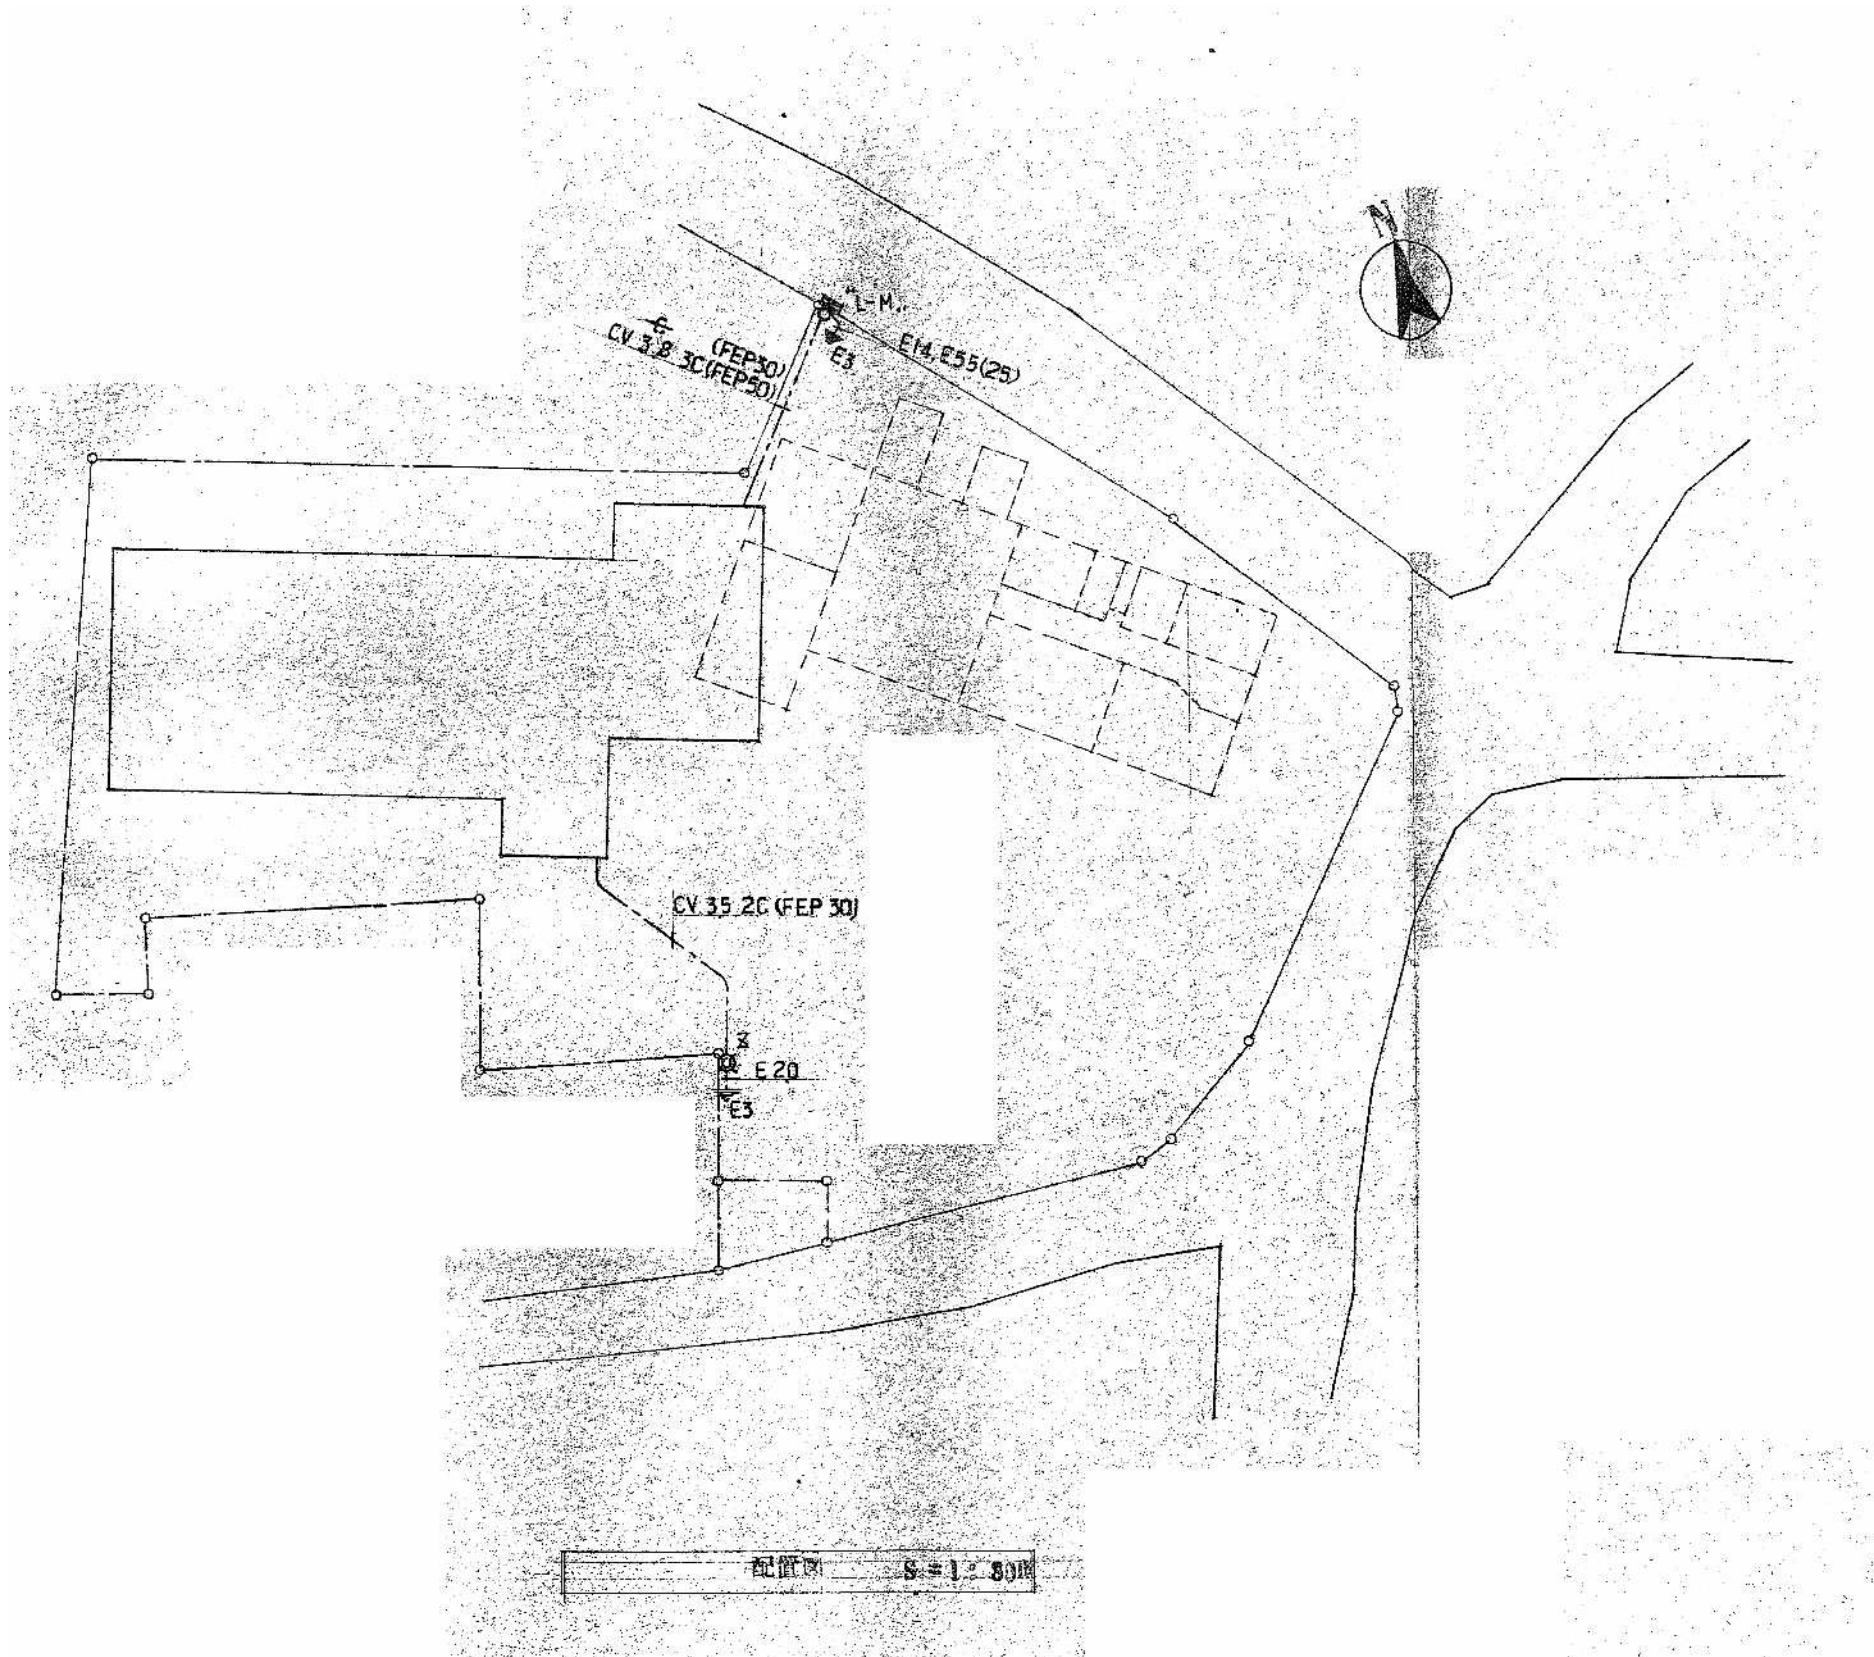
R08.07

工事名称 旧車力保育所解体工事

図面名称 とりこわし特記仕様書(電気設備)

E-01

No.




㊤㊤ 建築デザイン事務所 事務所登録番号 第564号
一級建築士登録番号123056号 今 信次
〒037-0044 青森県五所川原市字元町47-6 TEL 0173 (34) 4505

承認	設計	担当

縮 尺
A2: 1/300
設計年月日
R08.07

工事名称	旧車力保育所解体工事
図面名称	既存設計図－配置図

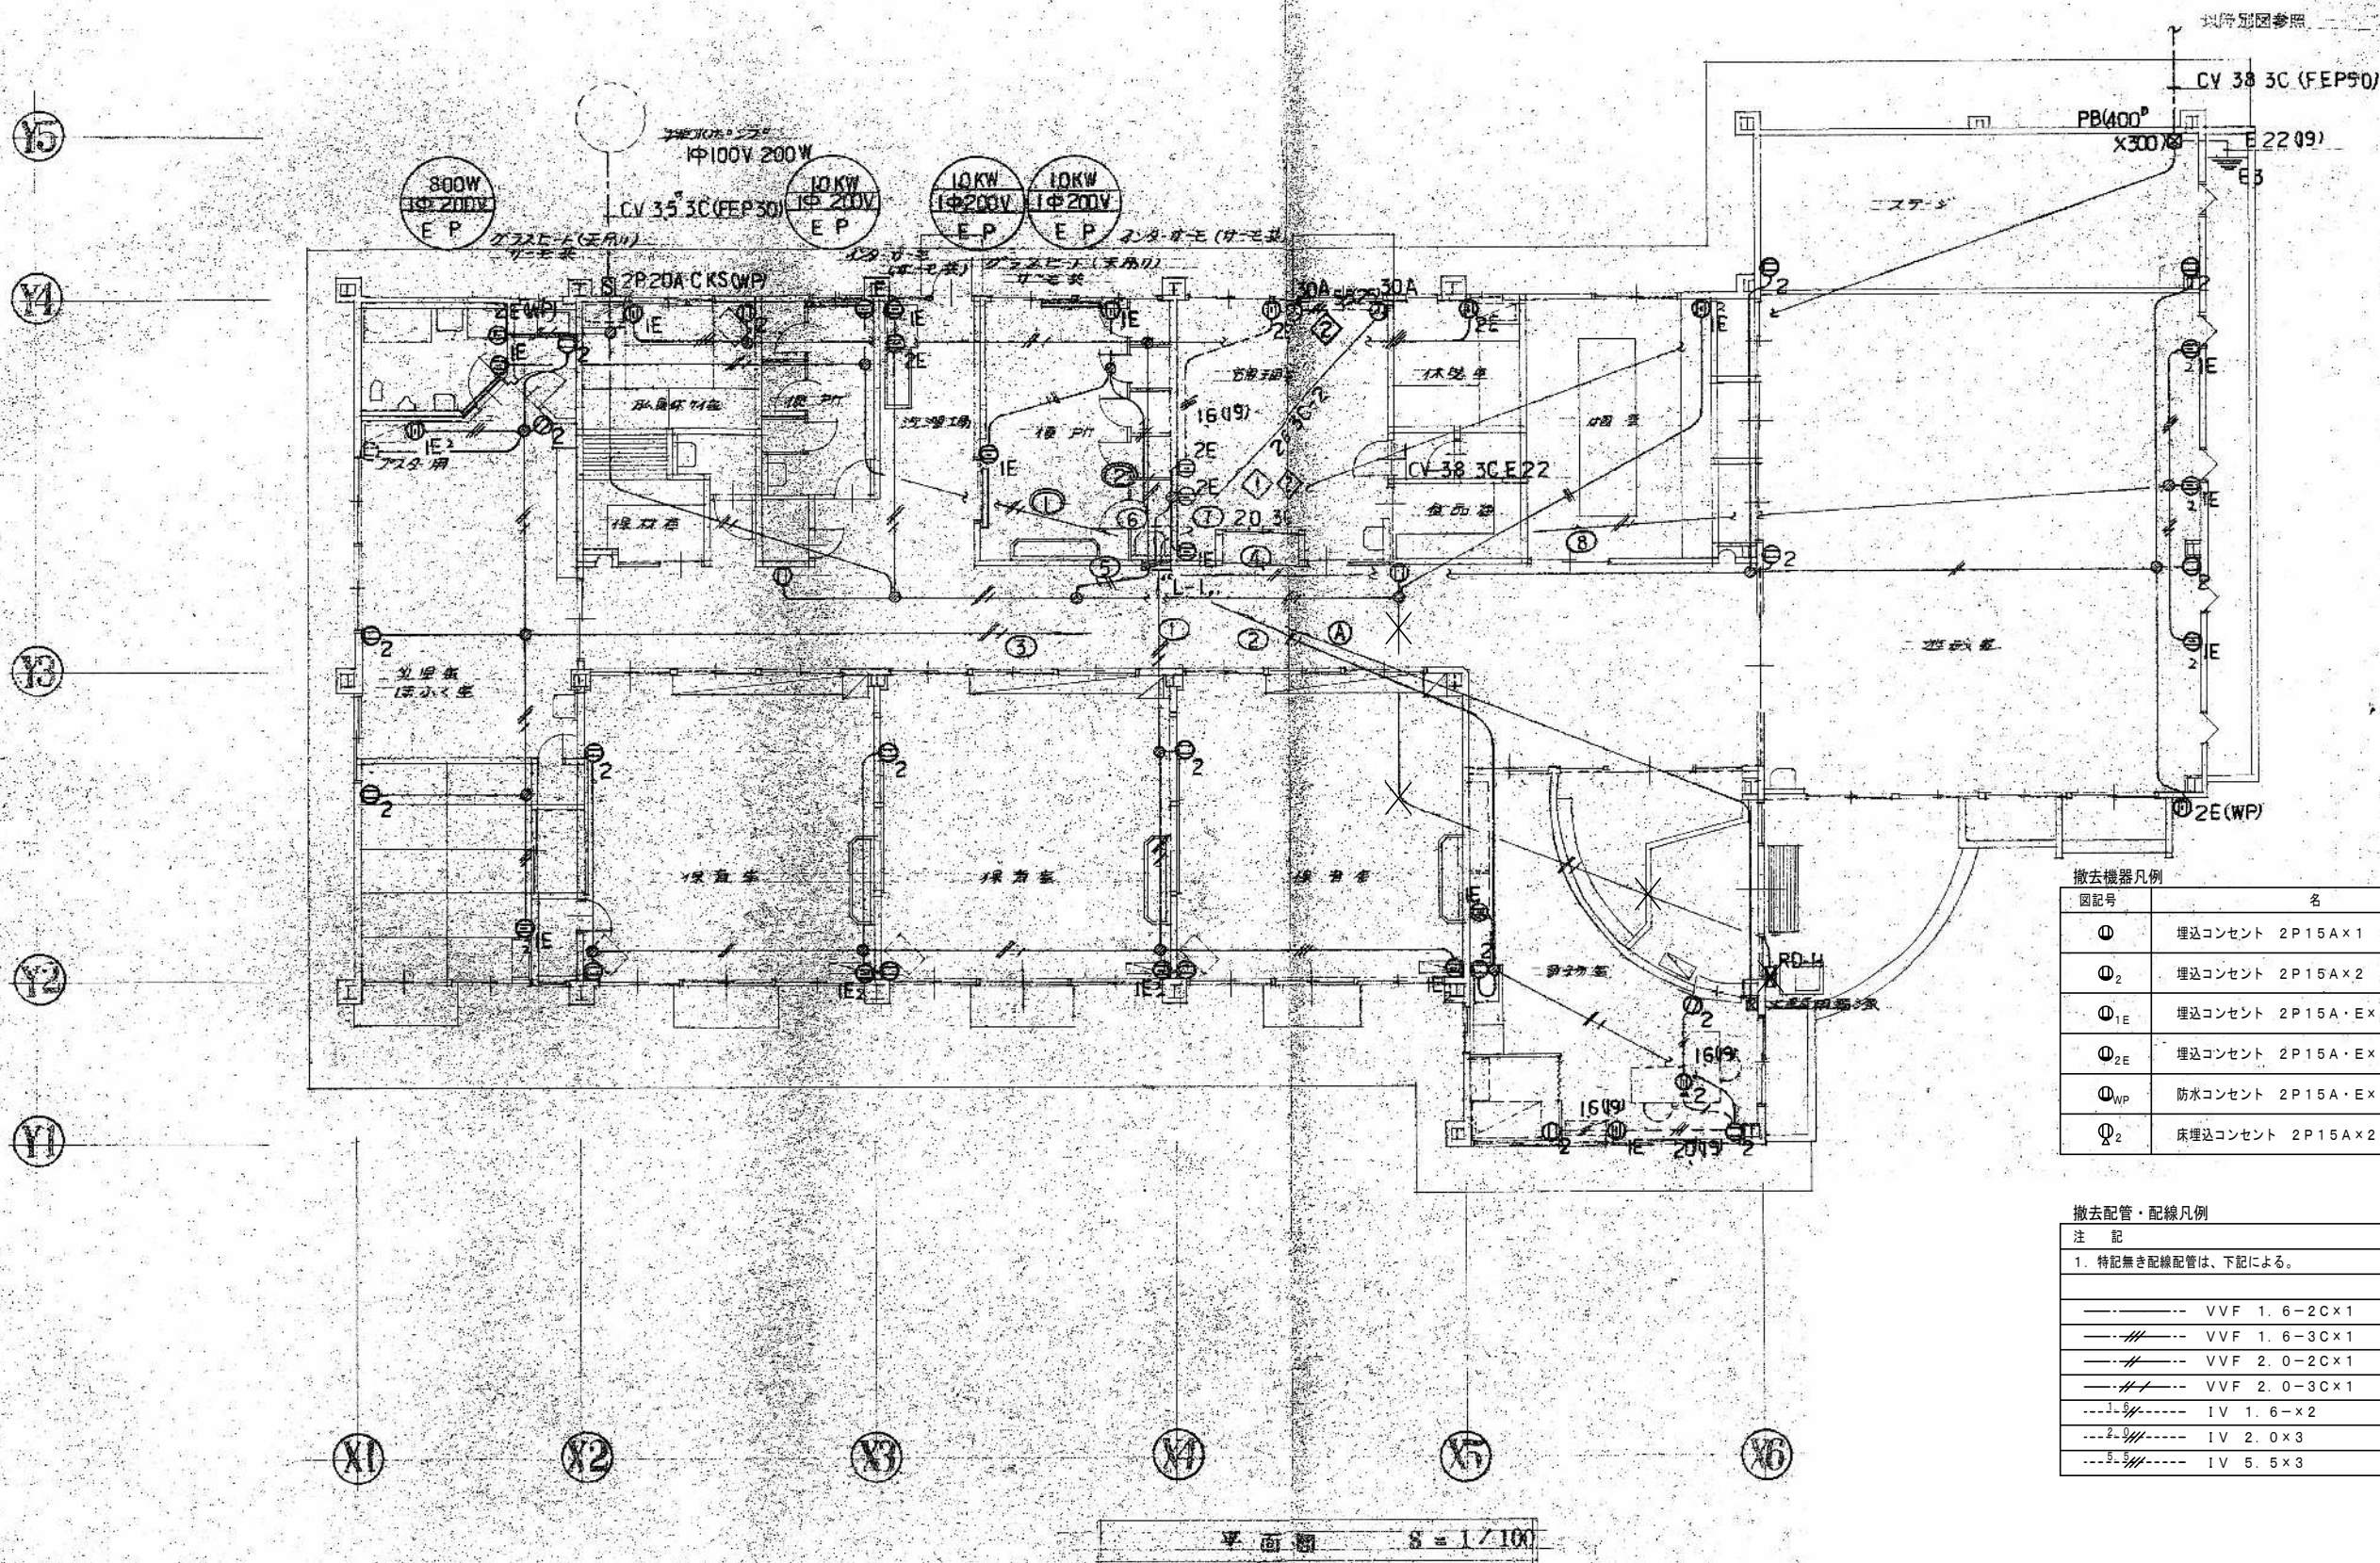E-02
No.



撤去機器凡例	
図記号	名 称
①	埋込コンセント 2P15A×1
① ₂	埋込コンセント 2P15A×2
① _{1E}	埋込コンセント 2P15A・EX1
① _{2E}	埋込コンセント 2P15A・EX2
① _{WP}	防水コンセント 2P15A・EX2
① ₂	床埋込コンセント 2P15A×2

撤去配管・配線凡例	
注 記	
1. 特記無き配線配管は、下記による。	
----	VVF 1. 6-2C×1
----	VVF 1. 6-3C×1
----	VVF 2. 0-2C×1
----	VVF 2. 0-3C×1
----	IV 1. 6-x2
----	IV 2. 0x3
----	IV 5. 5x3

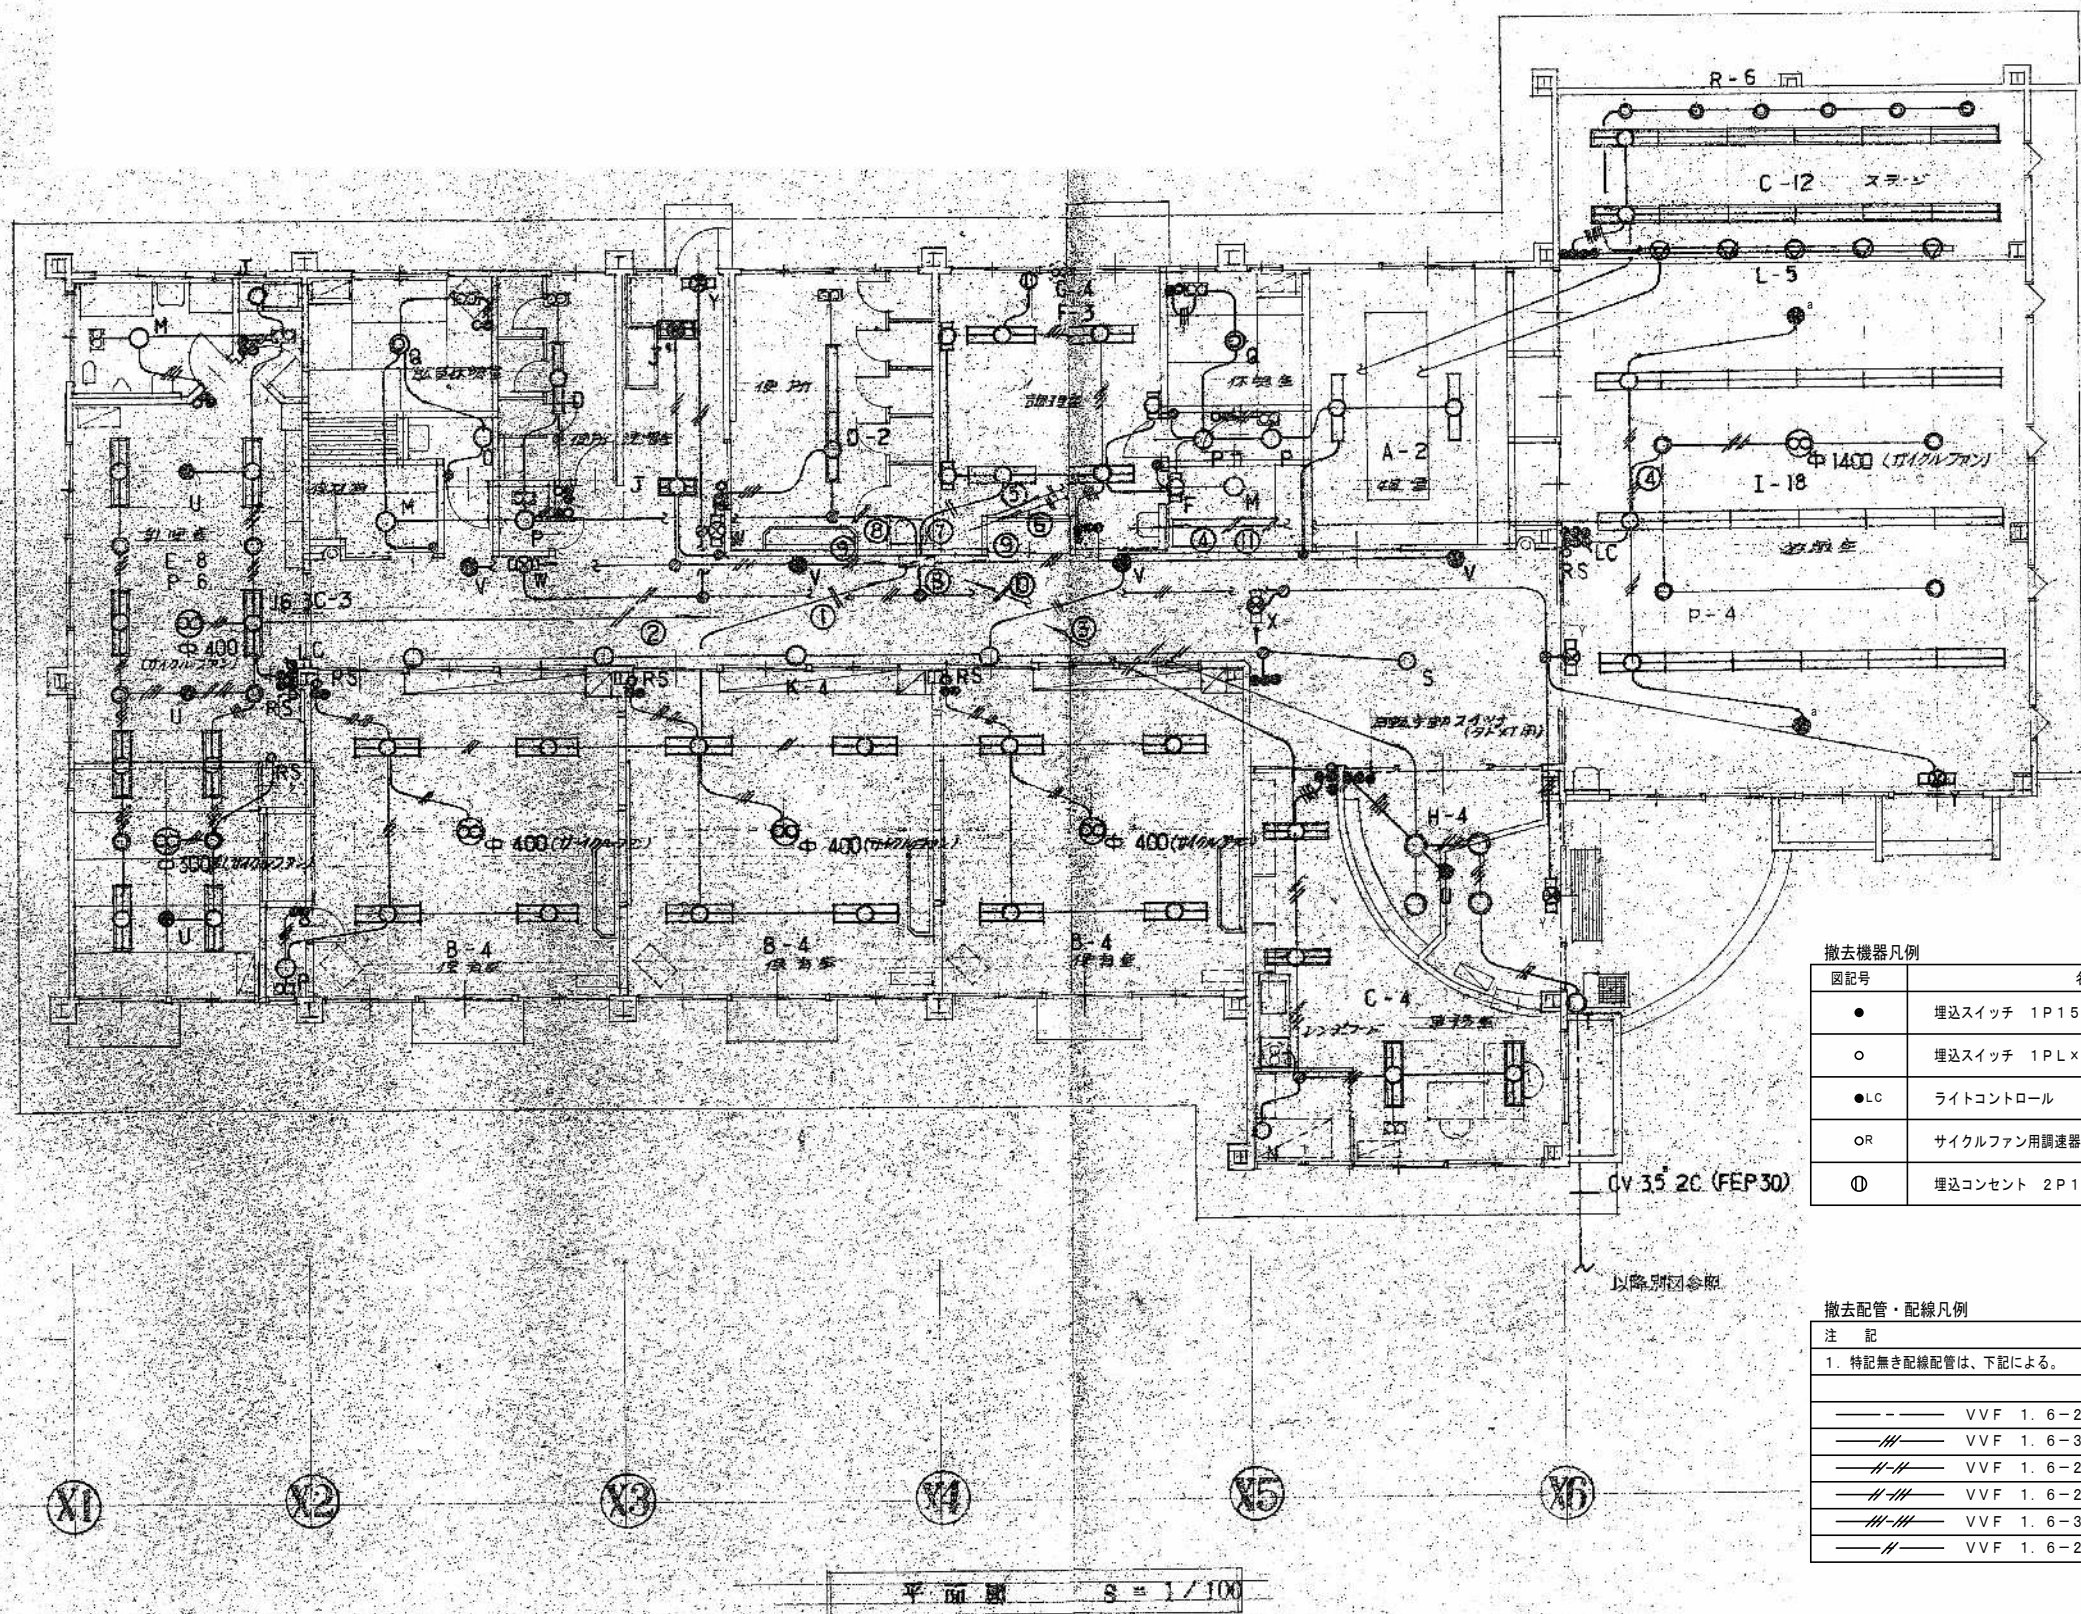
Y5

Y4

Y3


Y2

Y1



撤去機器凡例	
図記号	名 称
●	埋込スイッチ 1P15A×1 樹脂P共
○	埋込スイッチ 1PL×1 樹脂P共
●LC	ライトコントロール
OR	サイクルファン用調速器
①	埋込コンセント 2P15A×1

撤去配管・配線凡例	
注 記	
1. 特記無き配線配管は、下記による。	
———	VVF 1. 6-2C×1
———	VVF 1. 6-3C×1
———	VVF 1. 6-2C×1
———	VVF 1. 6-2C×1
———	VVF 1. 6-3C×1
———	VVF 1. 6-2C×1














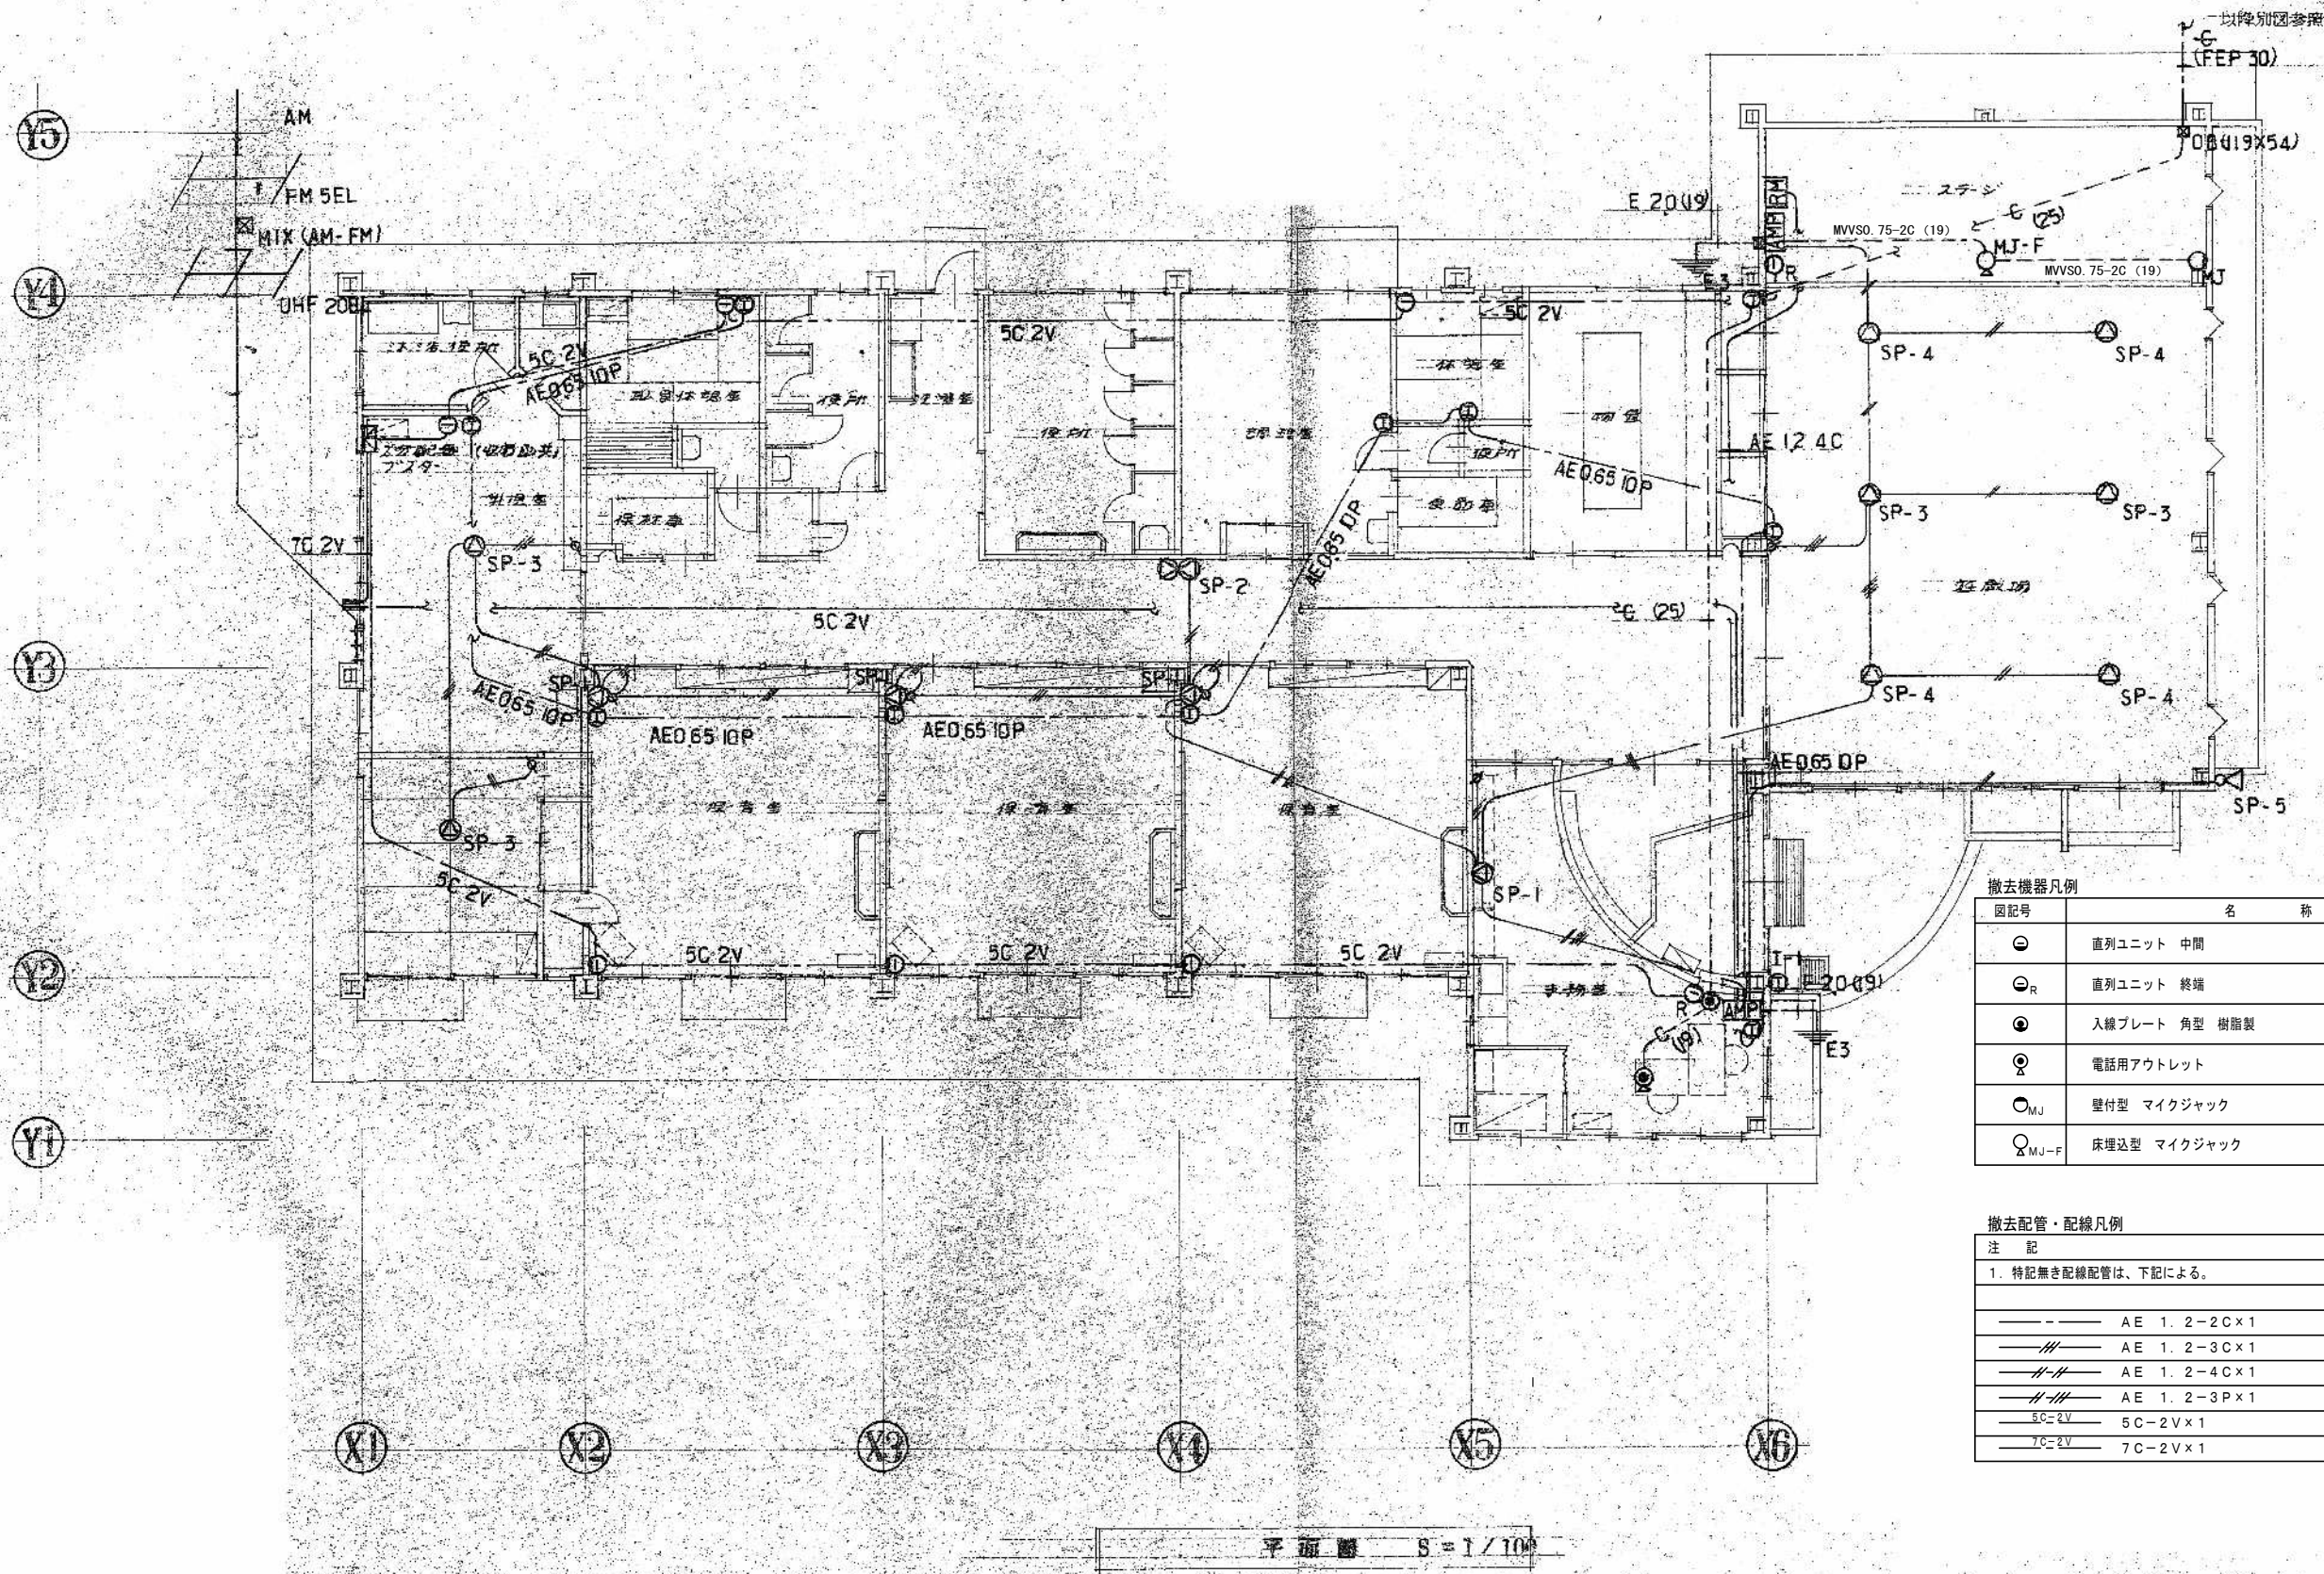



















撤去機器凡例


図記号	名 称
⊖	直列ユニット 中間
⊖ _R	直列ユニット 終端
⊙	入線プレート 角型 樹脂製
⊙	電話用アウトレット
⊙ _{MJ}	壁付型 マイクジャック
⊙ _{MJ-F}	床埋込型 マイクジャック

撤去配管・配線凡例

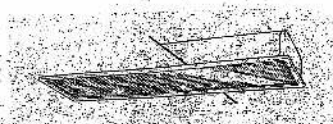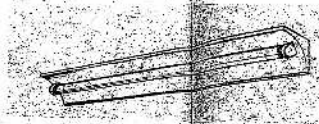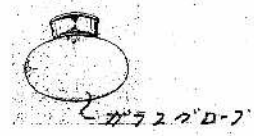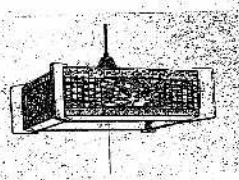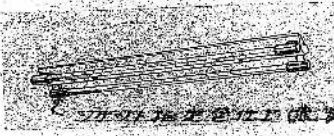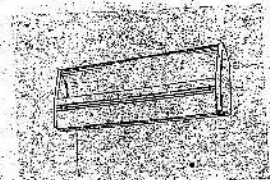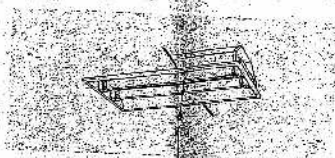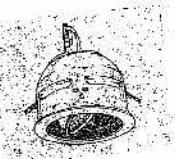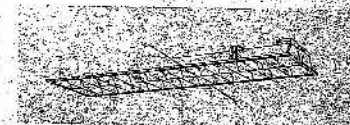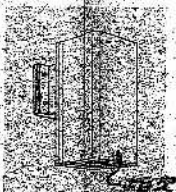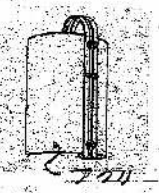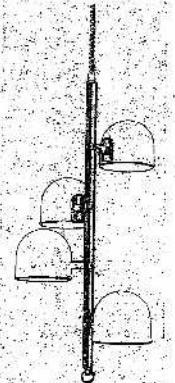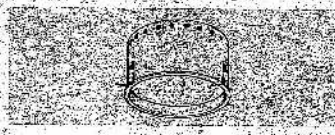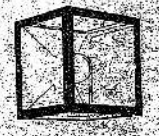注 記
1. 特記無き配線配管は、下記による。
— AE 1. 2-2C×1
— AE 1. 2-3C×1
— AE 1. 2-4C×1
— AE 1. 2-3P×1
— 5C-2V 5C-2V×1
— 7C-2V 7C-2V×1

Ⓐ FL 40^W 	Ⓔ FL 40^W × 2 	Ⓘ FL 40^W × 2 (ア-ド付) 	Ⓜ IL 80^W (WP)  ガラス22"φ・7"	Ⓚ PCL 80+32^W 
Ⓑ FL 40^W × 2  22"φ・16"×22" (取付台)	Ⓕ FL 15^W (取付台) 	Ⓙ FL 20^W × 2 Ⓛ FL 20^W × 2 非常電源内蔵型 常時・非常時点灯型 	Ⓝ FL 15^W 	Ⓡ IL 150^W  カナルワオシマ・タ170
Ⓒ FL 40^W × 2 	Ⓖ FL 40^W × 2 (WP) 	Ⓚ IL 150^W  固定色仕上(黄)	Ⓛ IL 40^W  22"φ	Ⓢ IL 80^W × 4 アクリルセナ(オレンジ色) 
Ⓓ FL 40^W 	Ⓖ PCL 40^W 	Ⓛ IL 150^W 	Ⓟ IL 40^W  22"φ	Ⓣ HP 40^W (WP) 

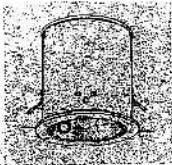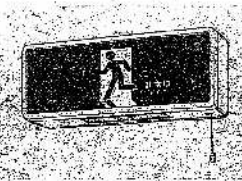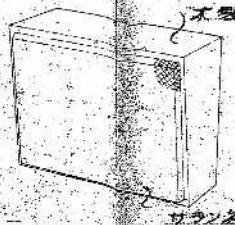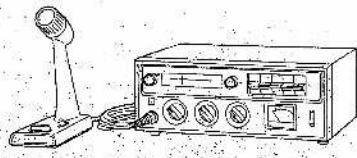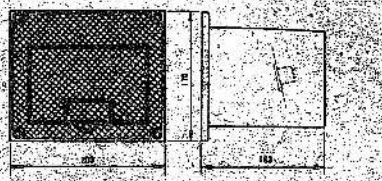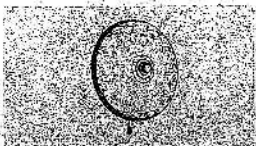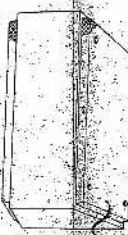 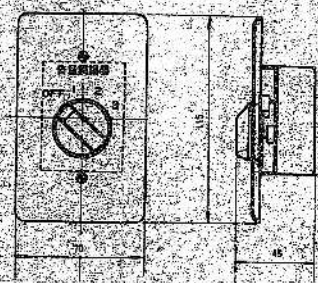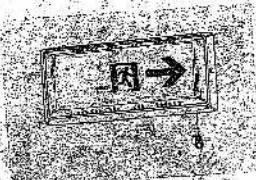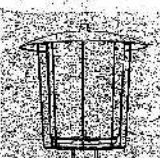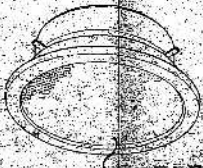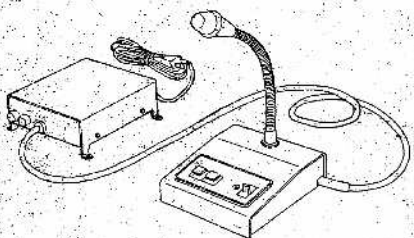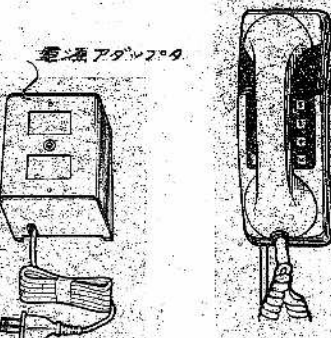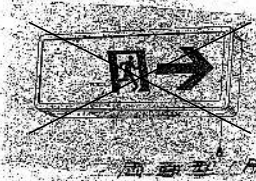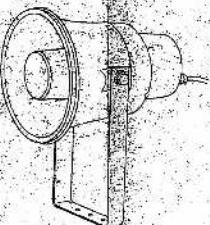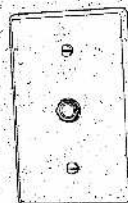① FL-40^N 非常電源内蔵型 非常時点灯型 	② FL-80^N 非常電源内蔵型 非常時点灯型 	SP-1 8^N  木製 サランネット張り	AMP-1 80^N  ラジオ付 (AM, FM)	MJ (F) 
③ FGL-80^N 非常電源内蔵型 常時・非常時点灯型 		SP-2 8^N×2 (片面型)  サランネット張り	AMP-2 80^N  マイク付 マイクホーン (通・送両用) 2ヶ 同エースト (取付金具付) 1ヶ マイクケーブル 3m, 10m 各 1本	AT 
④ FL-10^N 非常電源内蔵型 非常時点灯型 	⑤ AP-800^N  AS-6A ホールの幅に合わせた 調整可能 4500 600° 1500 100 CL	SP-3 8^N SP-4 8^N  ガラスネット張り	RM 	I 12L  電源アダプター
⑥ FL-20^N 非常電源内蔵型 常時・非常時点灯型 LED通路誘導灯 吊下型 B級BH  両面型 (吊下型)		SP-5 15^N 	MJ 	I-1 

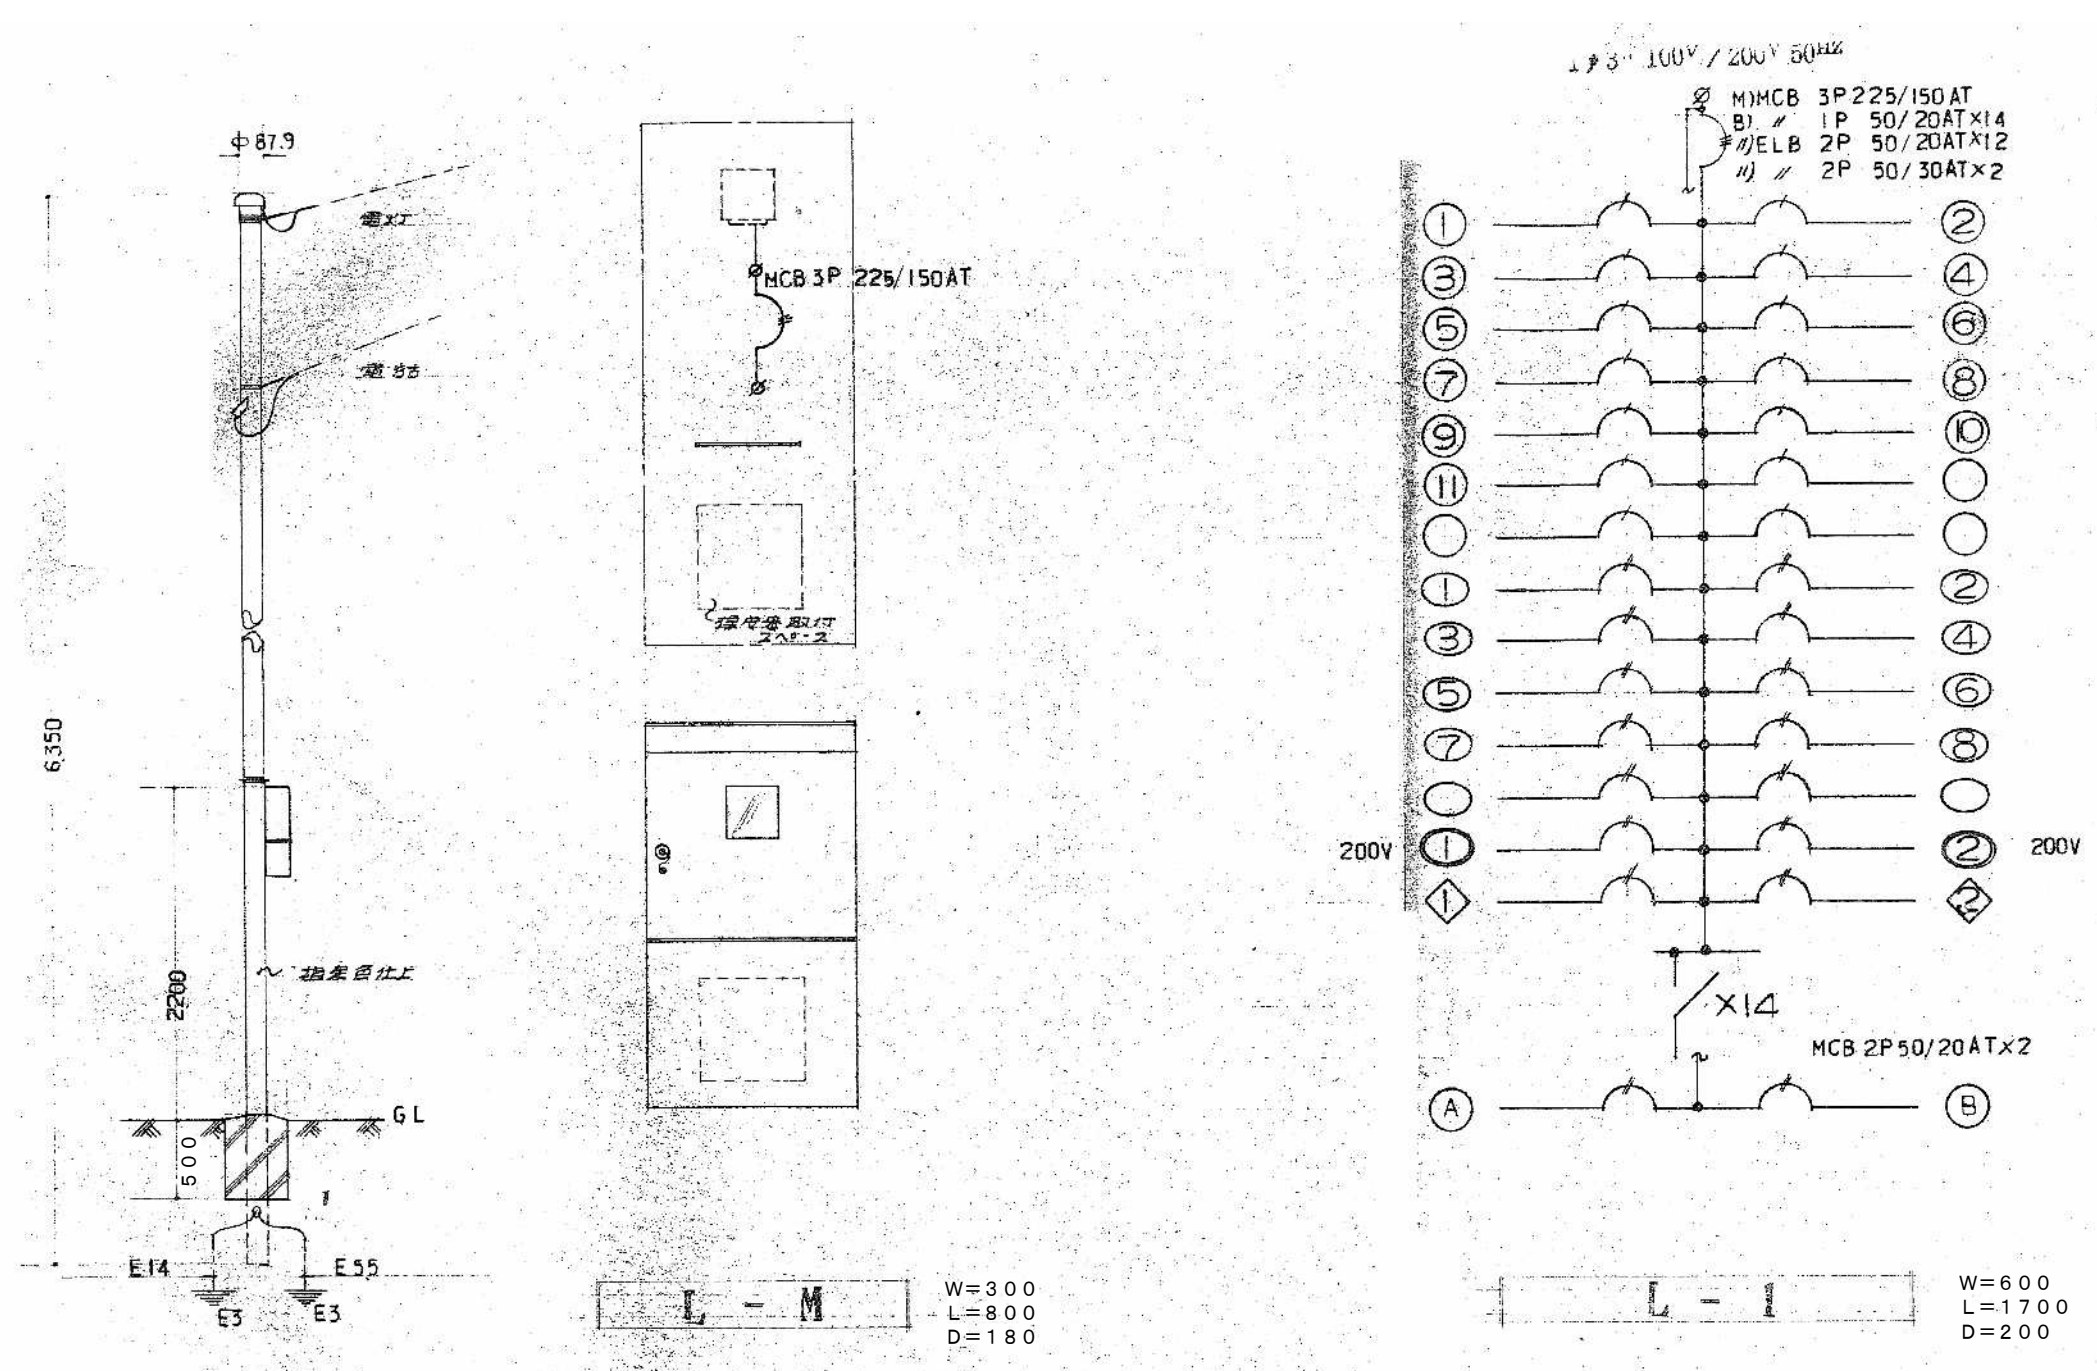


Y5

Y4

Y3

Y2

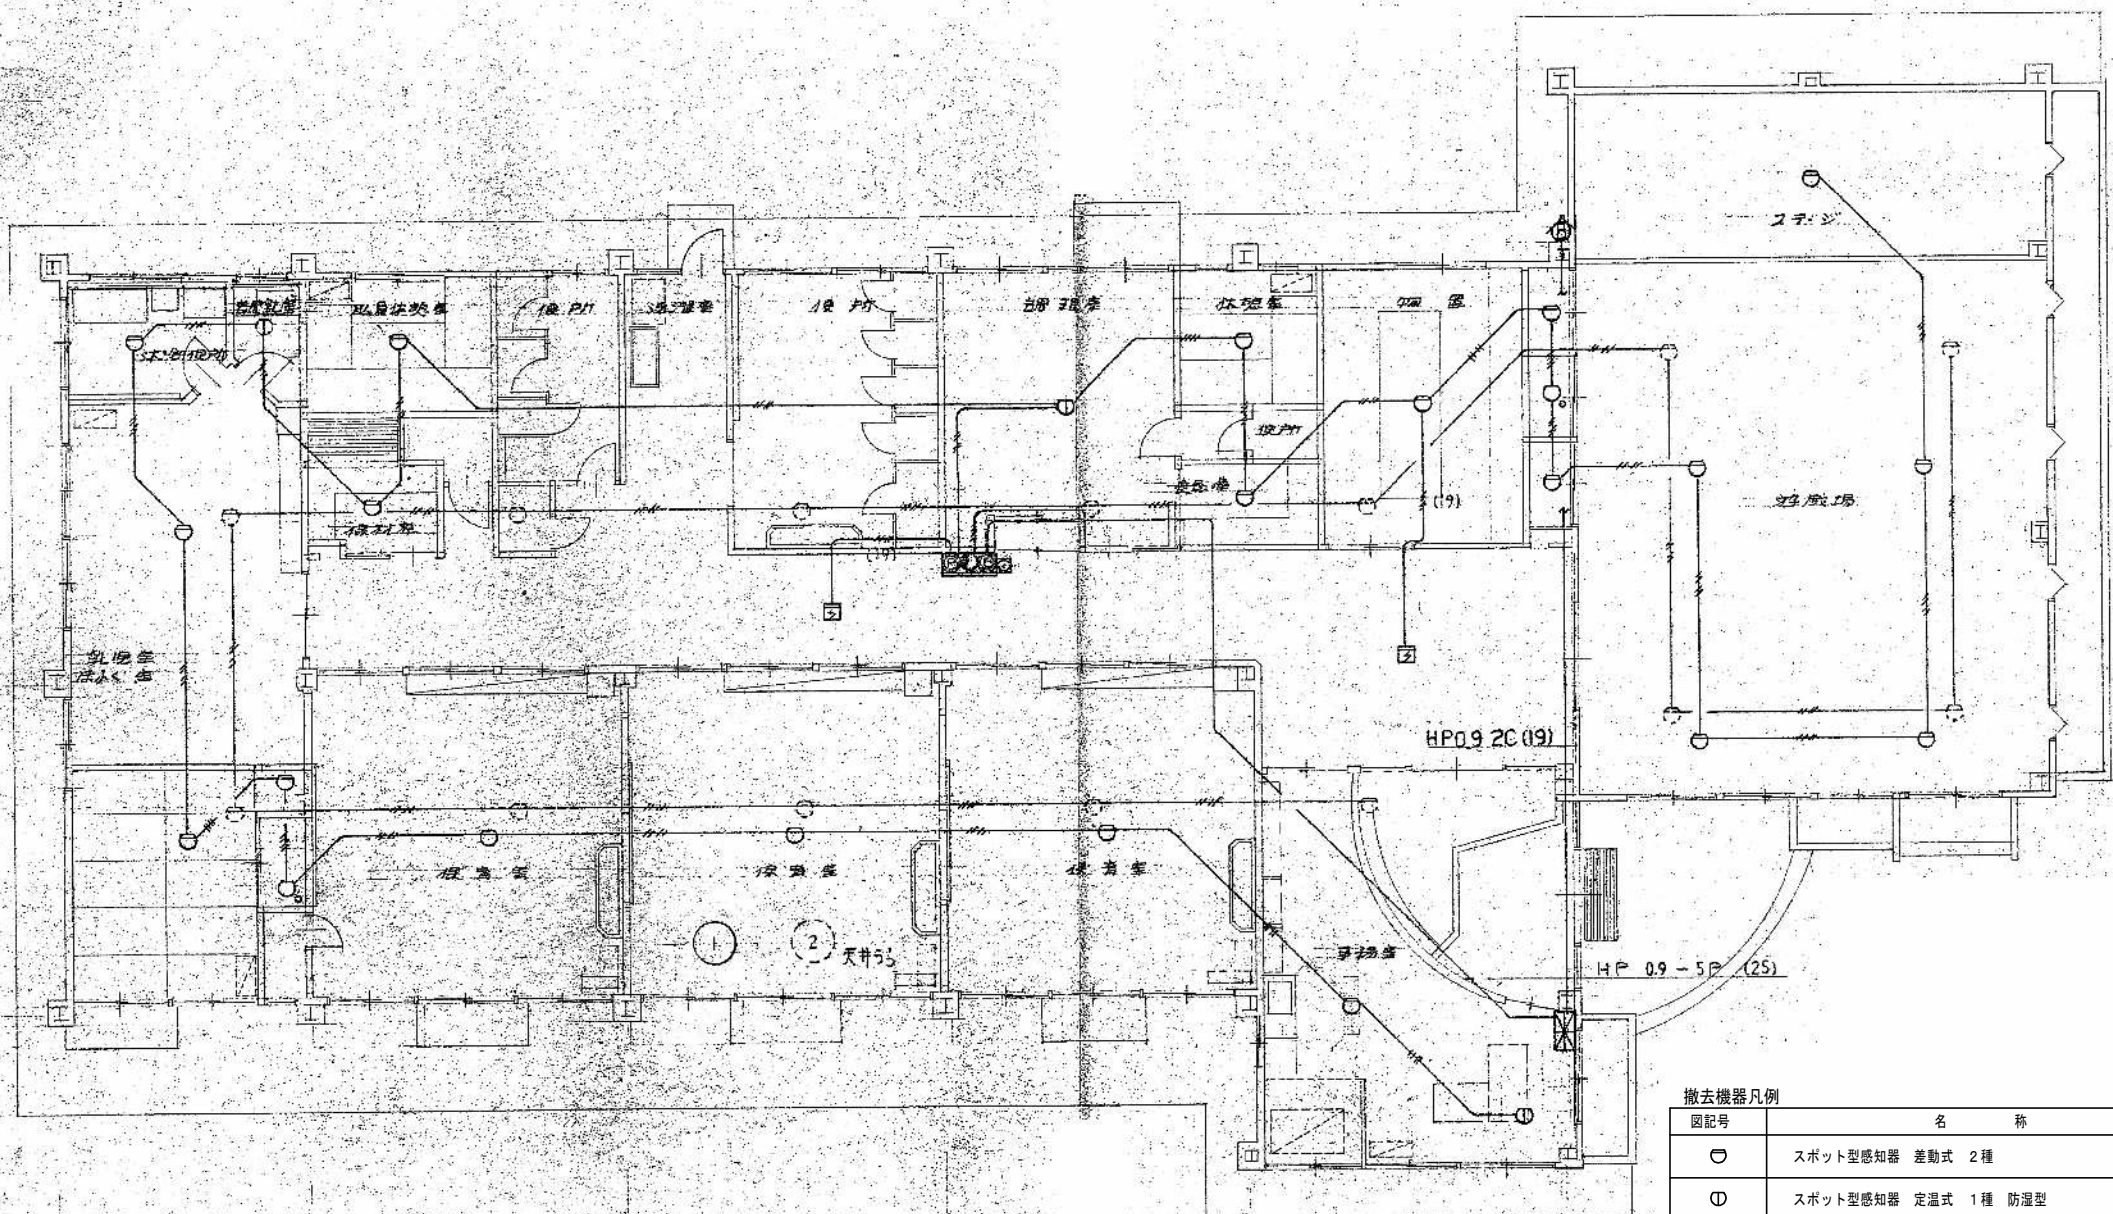
Y1



撤去機器凡例	
図記号	名 称
○	スポット型感知器 差動式 2種
①	スポット型感知器 定温式 1種 防湿型
○ ₀	スポット型感知器 定温型 特殊
㊦	スポット型感知器 煙式 2種

撤去配管・配線凡例	
注 記	
1. 特記無き配線配管は、下記による。	
——//—— OP 0.9-4C×1	

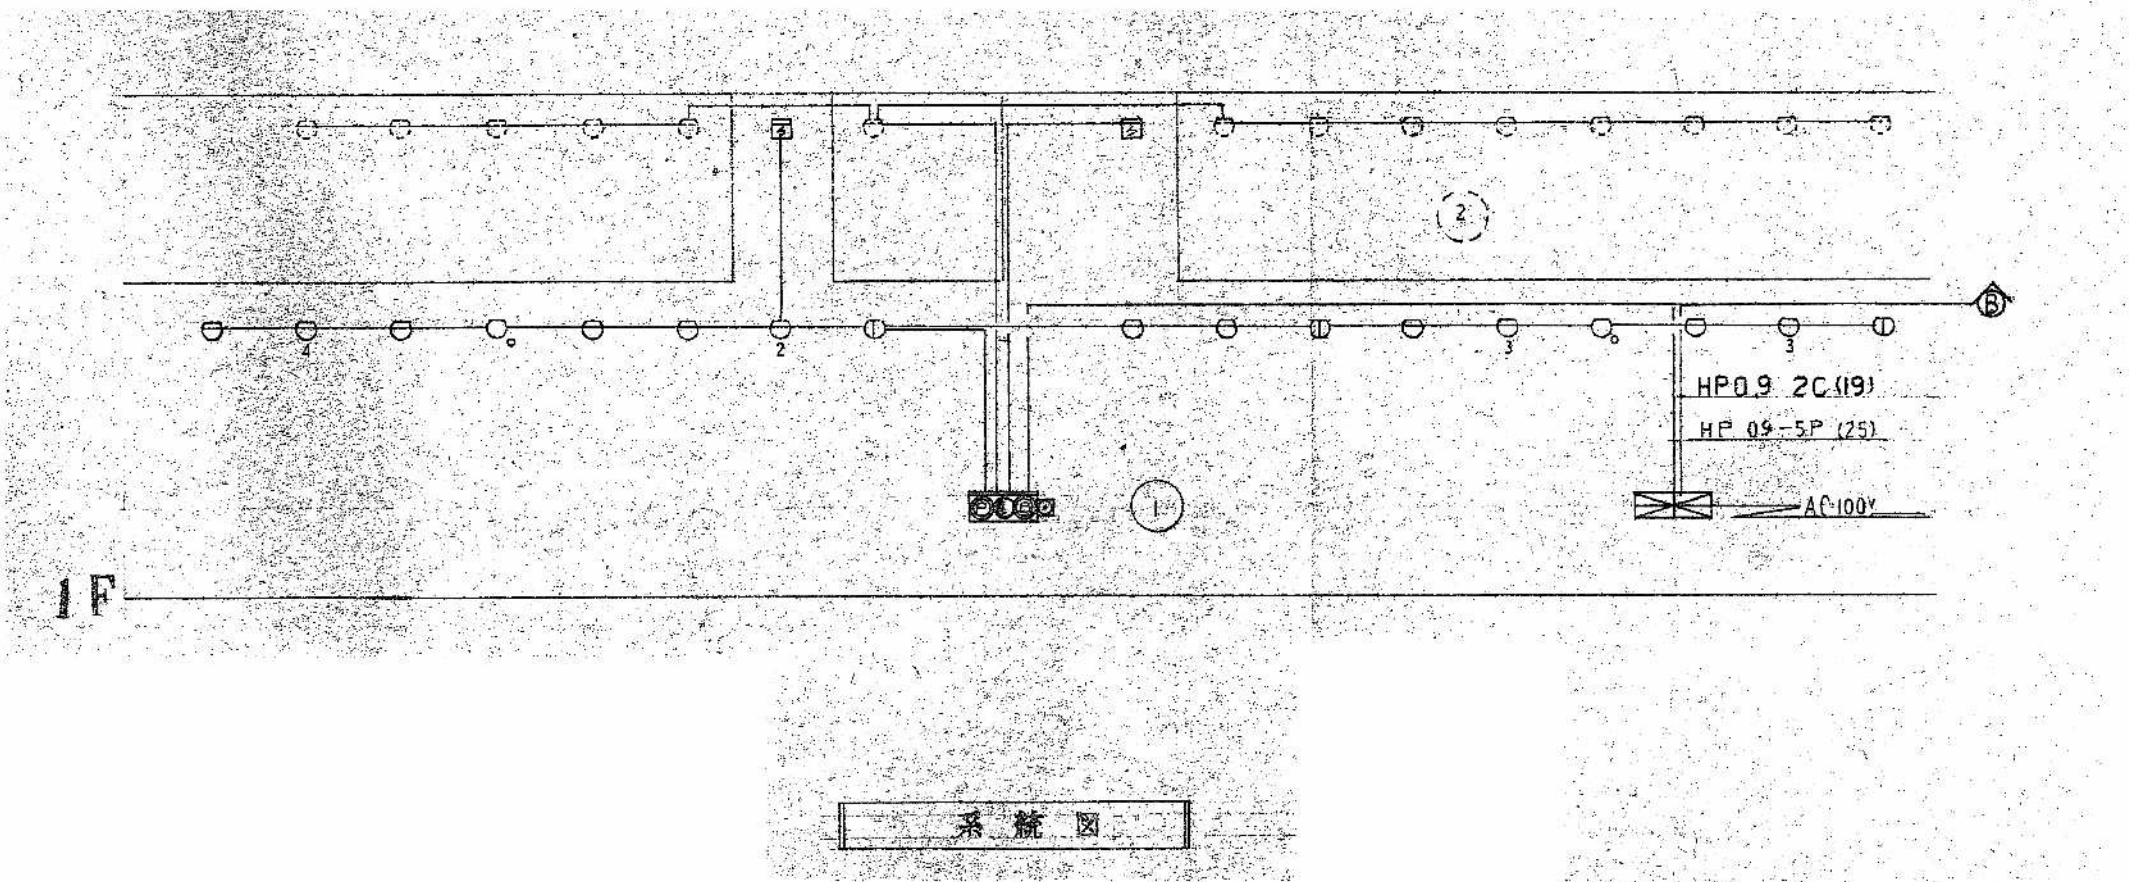平面図 8=1/100



KK 建築デザイン事務所 事務所登録番号 第564号
一級建築士登録番号123056号 今 信次
〒037-0044 青森県五所川原市字元町47-6 TEL 0173 (34) 4505

承認	設計	担当

縮 尺
設計年月日
R08.07

工事名称	旧車力保育所解体工事
図面名称	既存設計図ー自動火災報知設備系統図